

**PROYECTO:**

CONSTRUCCIÓN DE PLATAFORMAS ADMINISTRATIVAS DE  
LA EMP-RPSD

**CONTIENE:** ESTUDIOS ESPECIALES  
SISTEMAS DE PROTECCIÓN Y EVACUACIÓN CONTRA  
INCENDIOS

- SISTEMAS DE DETECCIÓN Y ALARMAS
- DIAGRAMA UNILINAR

**DIRECTOR DE PROYECTOS**

**Ing. Cristhian Troya Arellano, Mgs**  
Registro SENESCYT:1001-2017-1876161


**TÉCNICO RESPONSABLE:**

**Ing. Cristian Borbor C.**  
Registro SENESCYT: 1032-13-1254538

| FECHA             | ESCALA    | FORMATO | LÁMINA  |
|-------------------|-----------|---------|---------|
| SEPTIEMBRE - 2024 | Indicadas | A1      | SCI-003 |

**UBICACIÓN:****SELLOS MUNICIPALES:**

PROVA  
CUERPO DE BOMBEROS  
CALLE 14 # 10-10  
SANTO DOMINGO  
VISTO BUENO DE PLANOS  
Fecha: 12 DEC 2011  
JEFEATURA TÉCNICA  
COMPLECIÓN

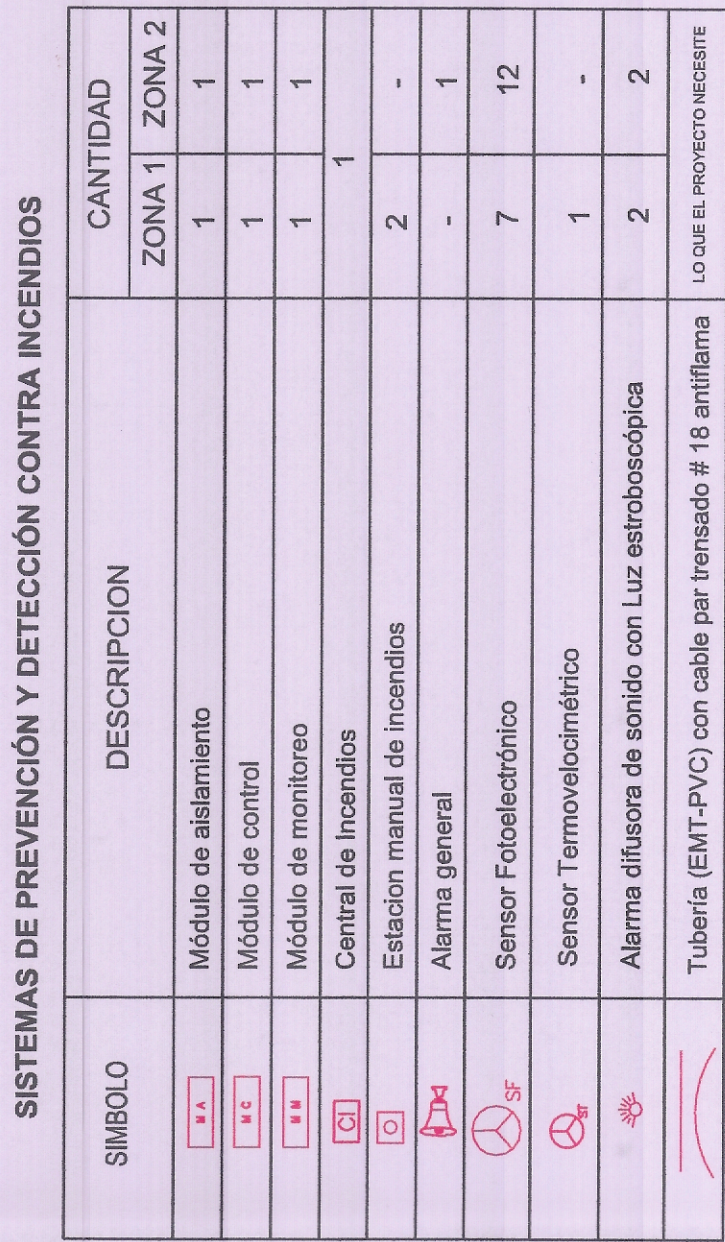

## SISTEMA DE DETECCIÓN Y ALARMAS ESCALA 1:125

## CALLE ANGEL RAMIREZ

## DIAGRAMA UNIFILAR

